




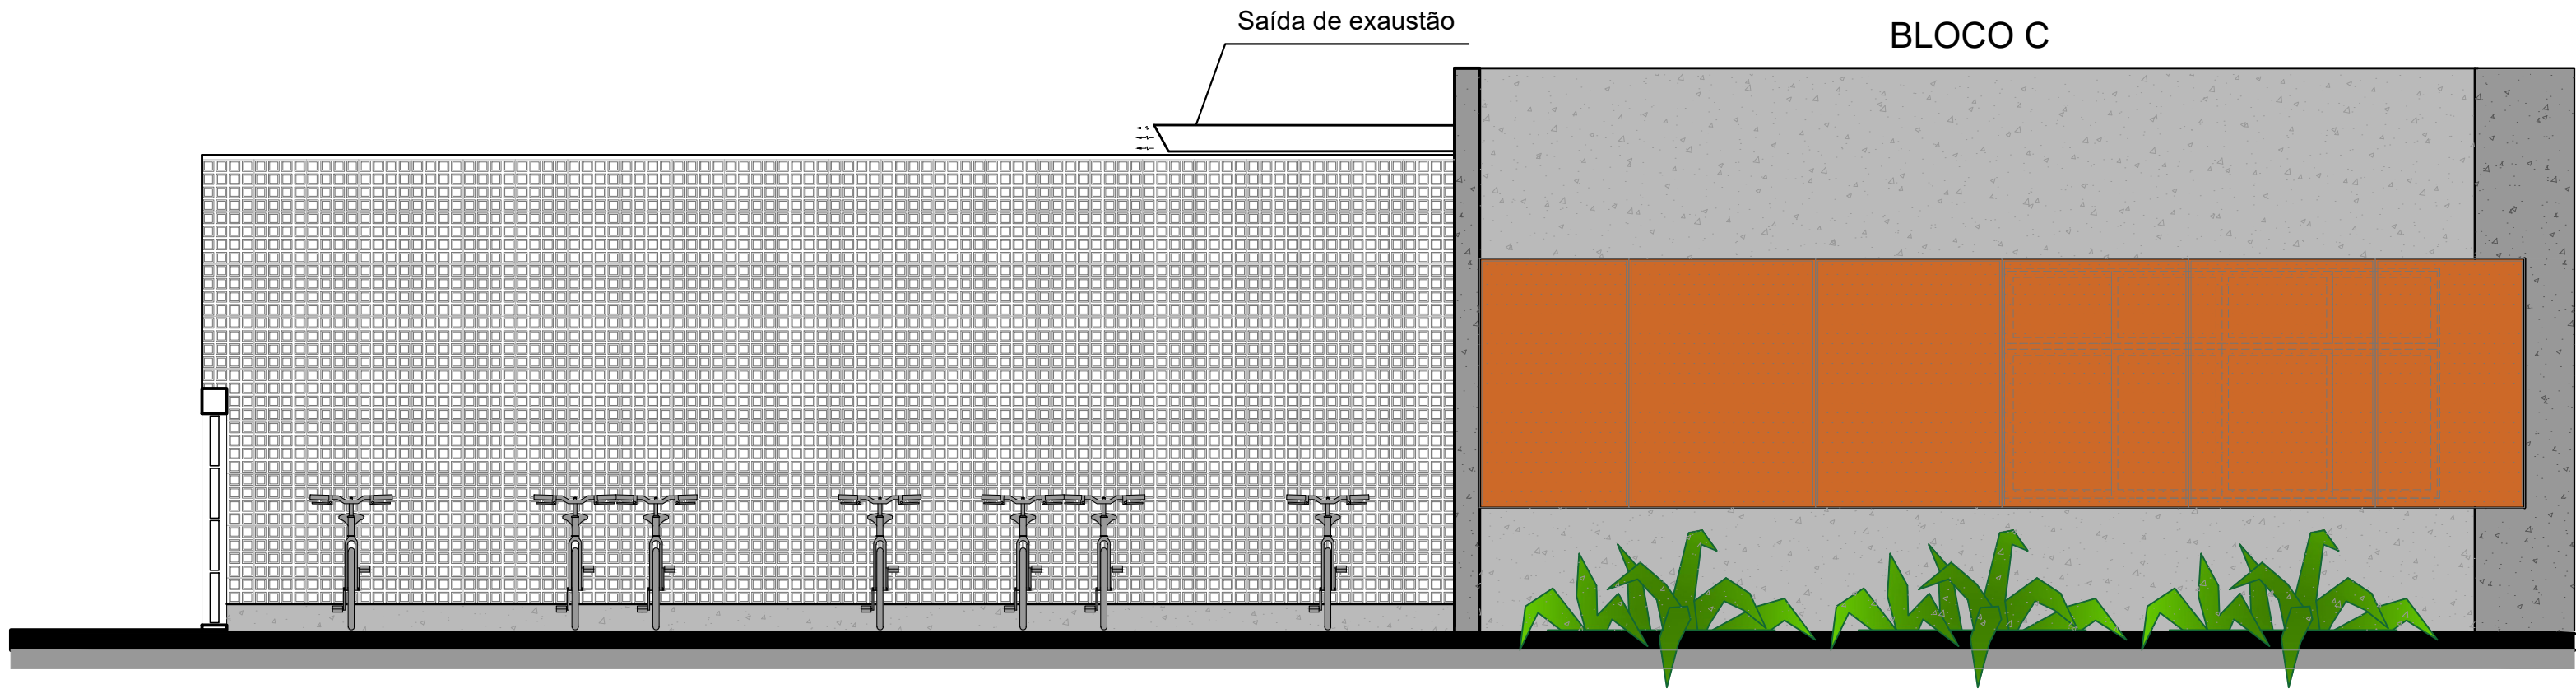

1 FACHADA 1
ESCALA 1/50

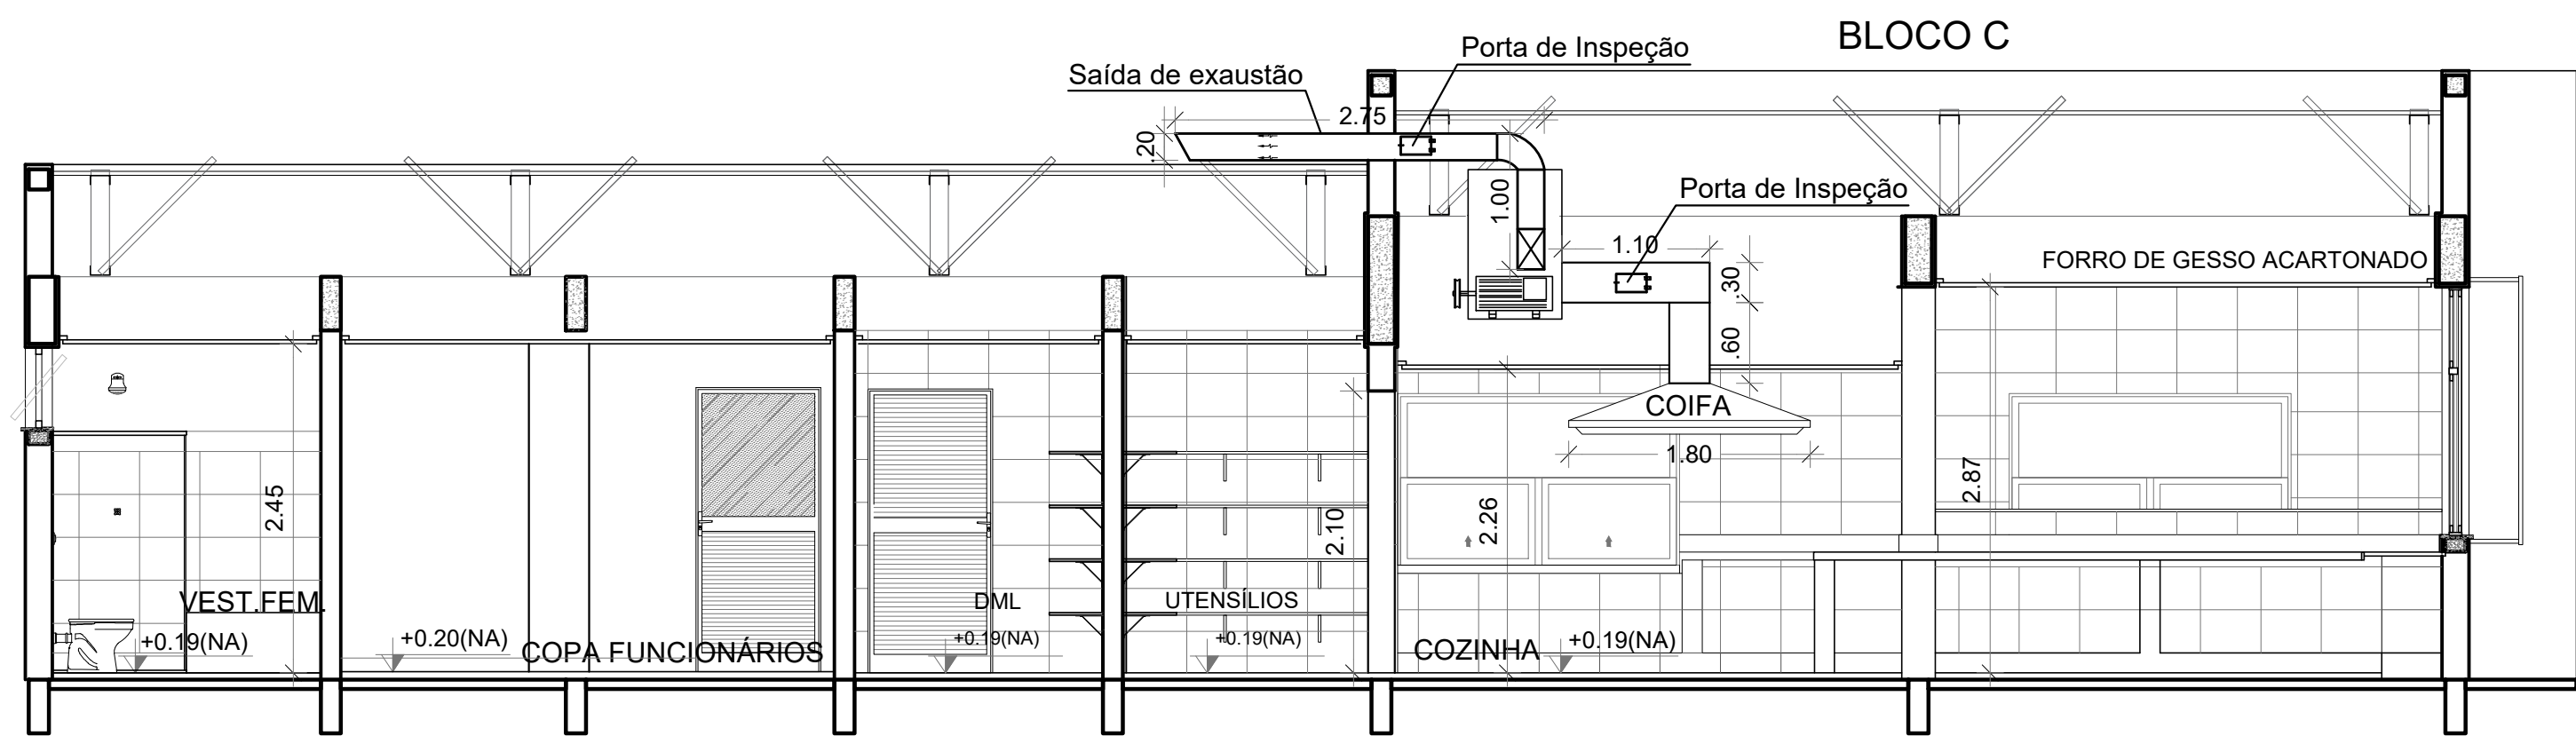

2 CORTE AA
ESCALA 1/50

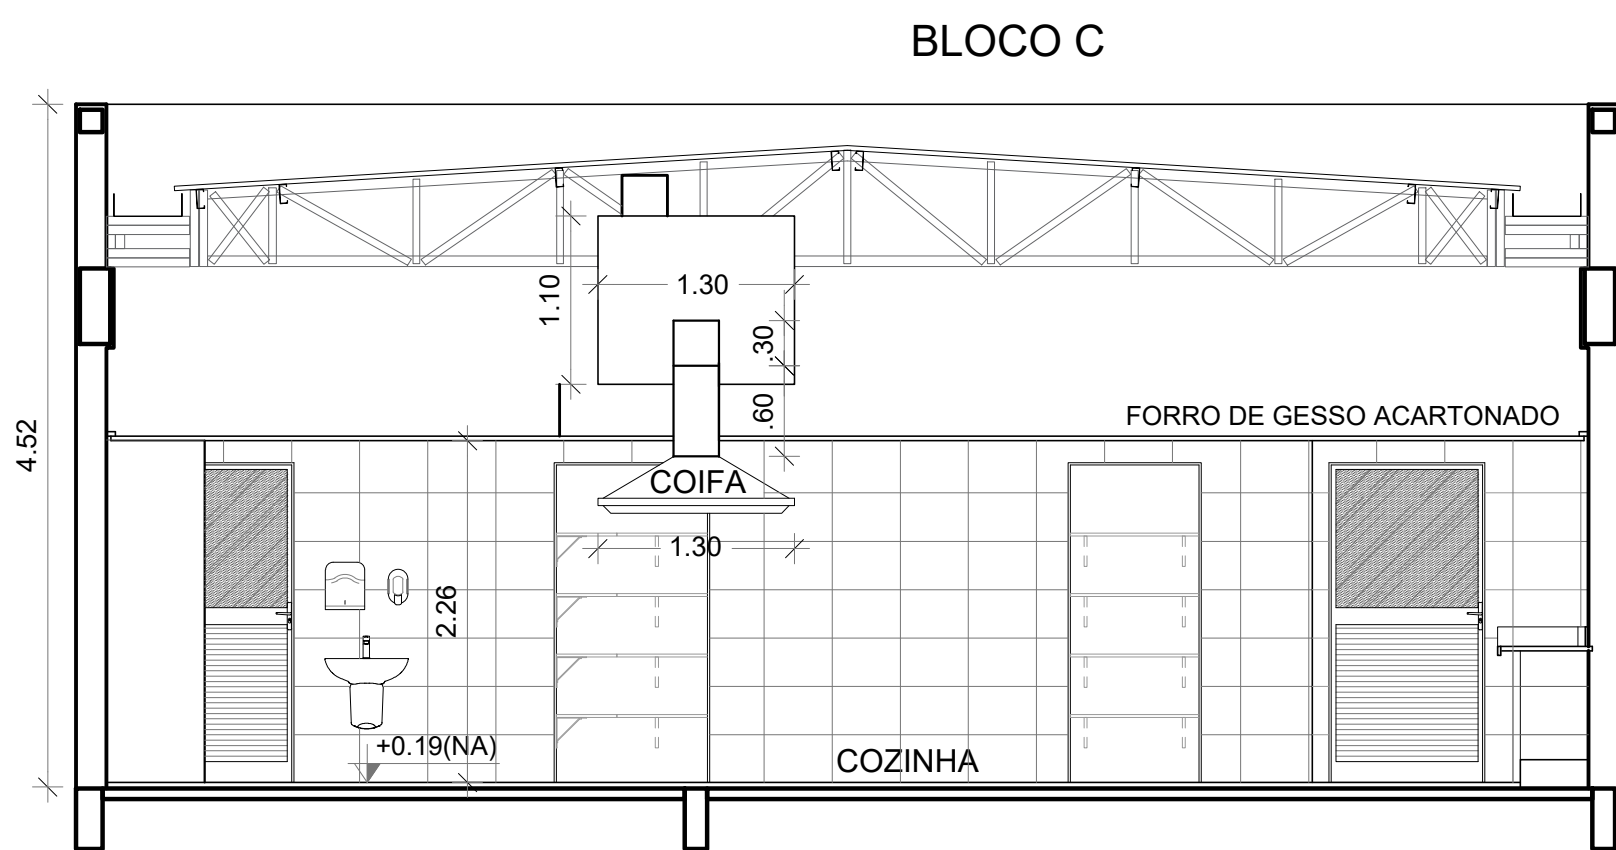


3 CORTE BB
ESCALA 1/50

DUTOS DE EXAUSTÃO			
ITEM	DESCRIÇÃO	MATERIAL	QUANTIDADE
01	DUTO VERTICAL 200 X 300 mm	CHAPA DE AÇO PRETA #18	0,60 m
02	DUTO HORIZONTAL 200 X 300 mm	CHAPA DE AÇO PRETA #18	1,10 m
03	DUTO VERTICAL 300 X 200 mm	CHAPA DE AÇO PRETA #18	1,00 m
04	DUTO HORIZONTAL 300 X 200 mm	CHAPA DE AÇO PRETA #18	2,75 m
OBS.: Todas as peças, incluindo as curvas, deverão ser confeccionadas por profissional de serralheria e unidas por solda.			

NOTAS GERAIS
1. MEDIDAS E NÍVEIS EM METROS; 2. VERIFICAR POSIÇÃO EXATA DOS PILARES NO PROJETO ESTRUTURAL; 3. VERIFICAR DETALHES CONSTRUTIVOS PERTINENTES NAS PRANCHAS DE DETALHAMENTO; 4. EM CASO DE CONFLITO DE INFORMAÇÕES ENTRE O PROJETO GRÁFICO E O MEMORIAL DESCRITIVO, PREVALECE A INFORMAÇÃO CONTIDA NOS DESENHOS; 5. ALTERAÇÕES NESTE PROJETO SOMENTE COM AUTORIZAÇÃO EXPRESSA DO FINE
REFERÊNCIAS: - PLANILHA DE QUANTITATIVOS; - MEMORIAL DESCRITIVO E ESPECIFICAÇÕES TÉCNICAS
NOTAS EXAUSTÃO
1. O duto de exaustão na área externa deverá ter a saída na vertical, com tela de proteção contra a entrada de aves e outros animais; 2. Os dutos devem ser providos de carretéis e de portas de inspeção com espaçamentos e dimensões capazes de permitir a inspeção e uma completa limpeza interna do duto. O acesso às portas de inspeção e carretéis deve ser mantido permanentemente desobstruído (NBR 14518, item 5.2.3.1).


ESPECIFICAÇÕES EXAUSTOR CENTRÍFUGO
• GALVANIZADO; • MOTOR TRIFÁSICOIP55 TPVR DE 2 CV; • 220/380/440V 60 HZ; • PRESSÃO 42 mmca; • DIMENSÕES: 530 x 520 x 486 mm • PESO: 65 Kg

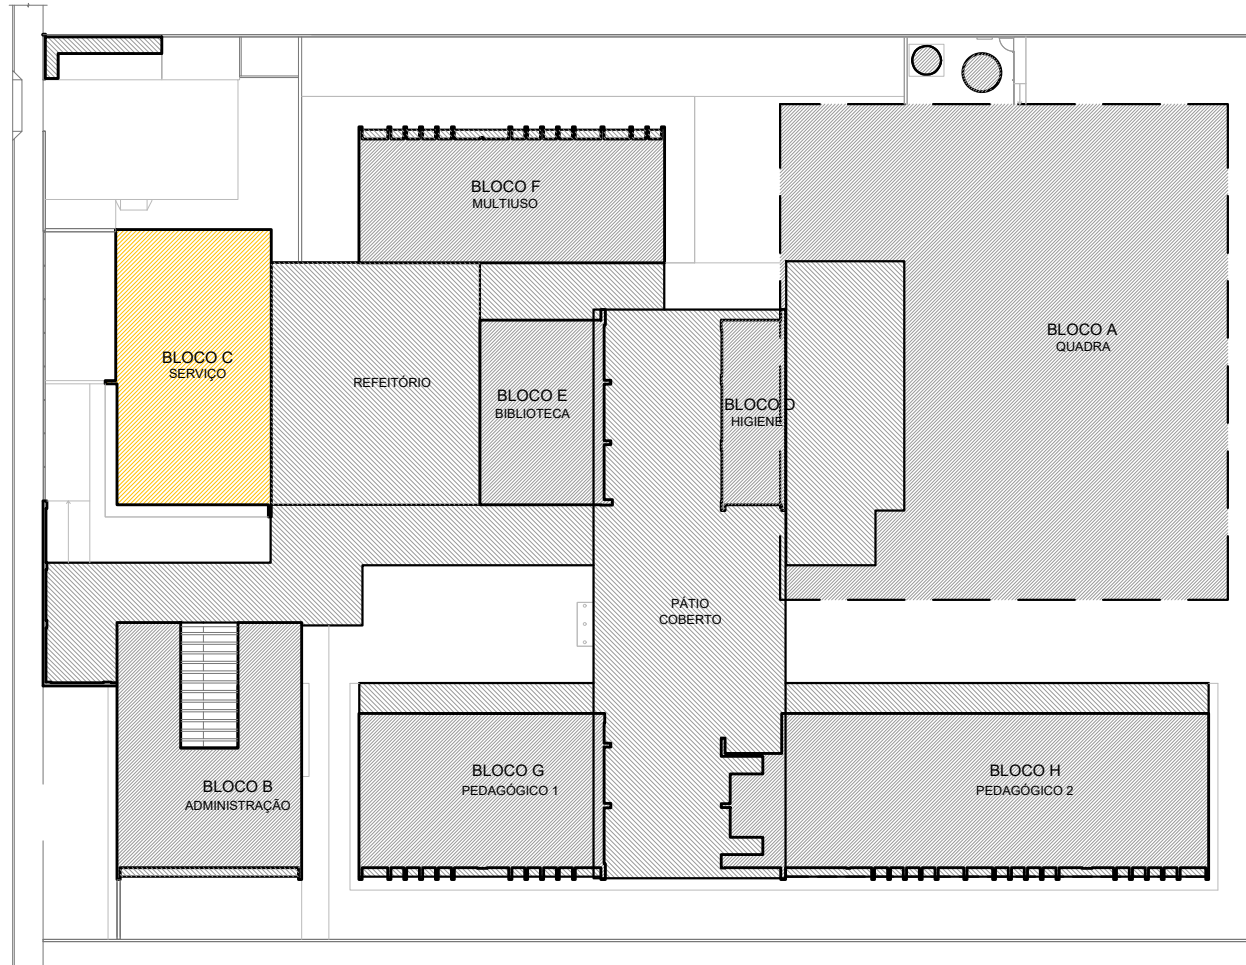

CROQUI DE REFERÊNCIA

CONTROLE DE REVISÕES

Nº	DATA	DESCRIÇÃO
FNDE Fundo Nacional de Desenvolvimento da Educação		
MINISTÉRIO DA EDUCAÇÃO		
PROJETO PADRÃO - FNDE		
PROPRIETÁRIO: :		
ENDEREÇO:		
MUNICÍPIO - UF:		
PROPRIETÁRIO		
RESP. TÉCNICO: CREA		
AUTOR DO PROJETO: DIOGO R. PELLER CREA 17.999/8-2F		
DLFO		CREA
		RA
OBSERVAÇÕES:		
ESCOLA 9 SALAS DE AULA - MODELO DOIS PAV.		
PROJETO DE EXAUSTÃO		
COORDENAÇÃO CGEST - Coordenação Geral de Infraestrutura Educacional		EEX
REVISÃO R.00		PRANCHA
FORMATO A1 - 841 x 594 mm		02/02
CORTES, FACHADA E DETALHE BLOCO C - SERVIÇO		
ESCALA INDICADA		
DATA EMISSÃO JAN/2021		

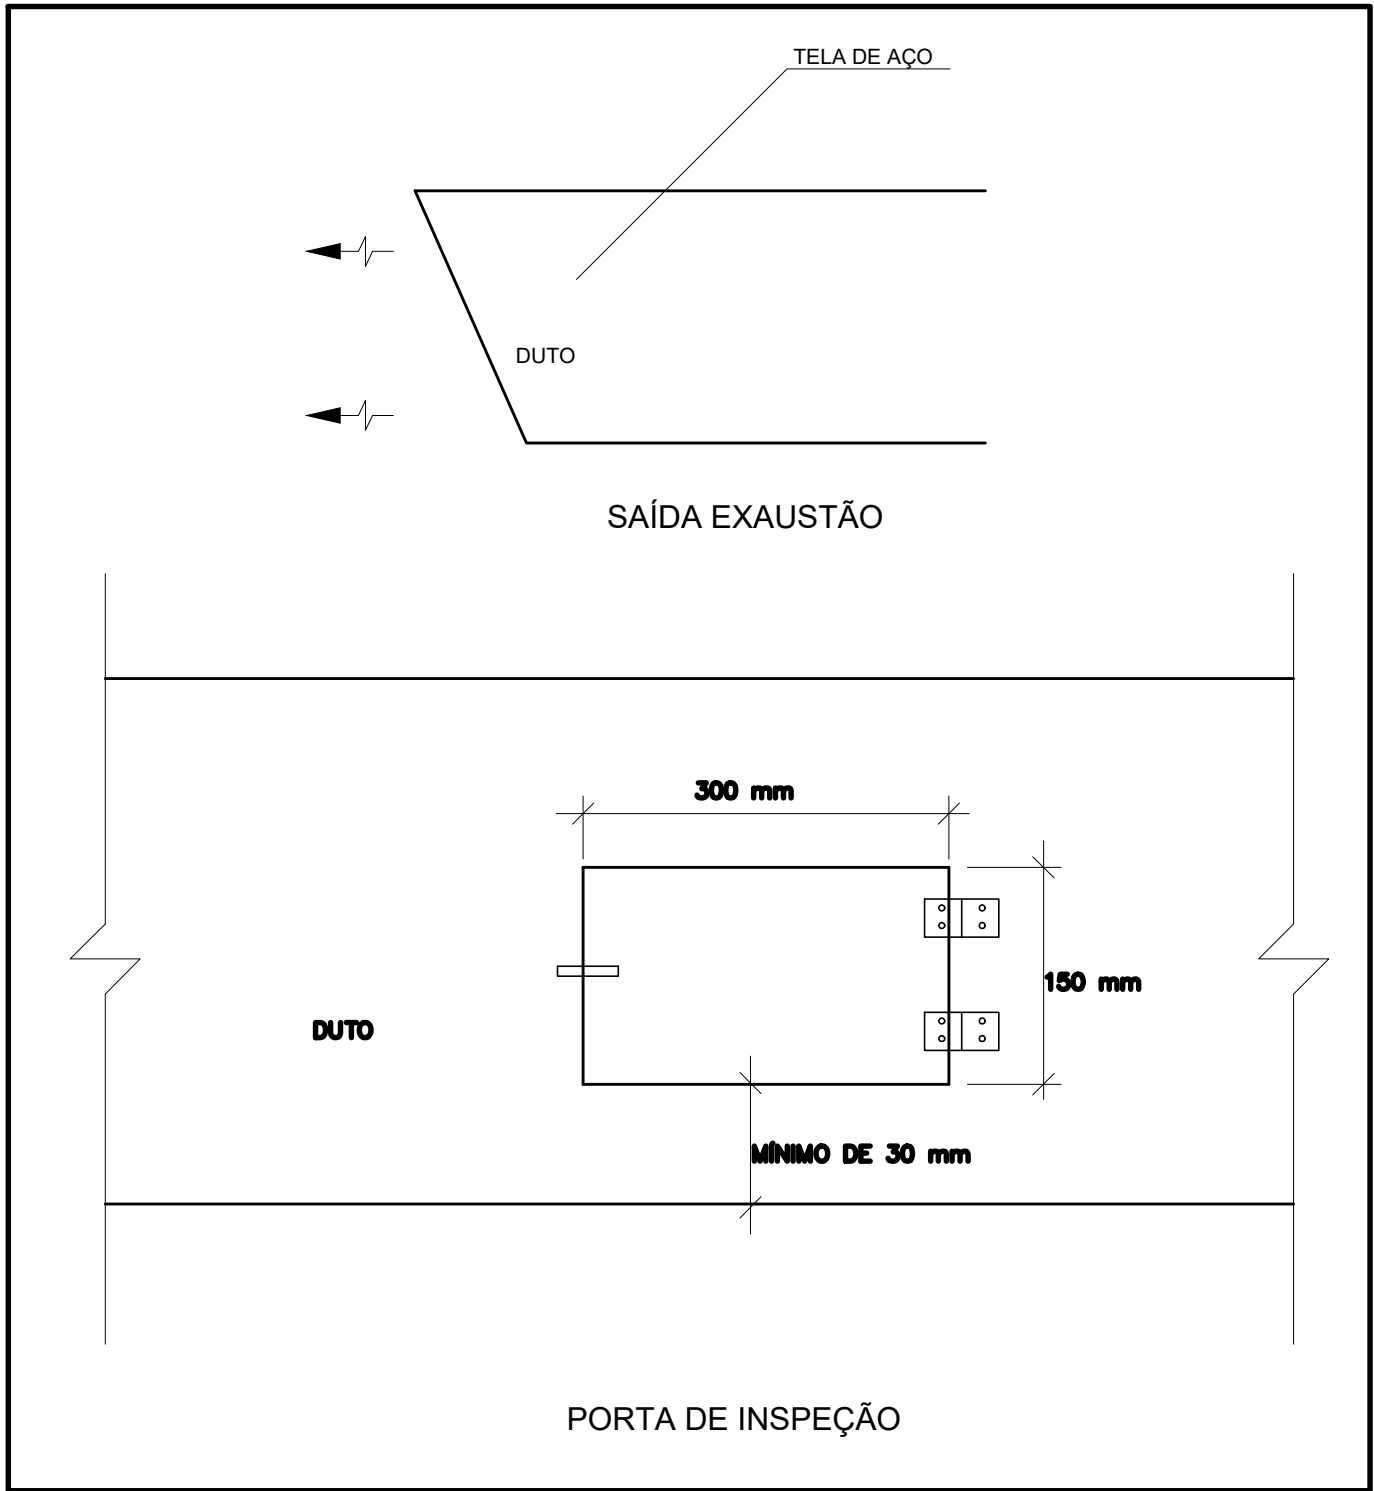

4 DETALHE
SEM ESCALA



ESPECIFICAÇÕES EXAUSTOR CENTRÍFUGO

- GALVANIZADO;
- MOTOR TRIFÁSICO IP55 TFVR DE 2 CV;
- 220/380/440V 60 HZ;
- PRESSÃO 42 mmca;
- DIMENSÕES: 530 x 520 x 486 mm
- PESO: 65 Kg



CONTROLE DE REVISÕES					
Nº	DATA	DESCRIÇÃO			
FNDEFundo Nacional de Desenvolvimento da Educação			MINISTÉRIO DA EDUCAÇÃO		
PROJETO PADRÃO - FNDE					
PROPRIETÁRIO: :					
ENDEREÇO:					
MUNICÍPIO – UF:					
PROPRIETÁRIO RESP. TÉCNICO:CREA AUTOR DO PROJETO: DIOGO R. PELLASCREA 17999/B-3F					
DLFO			CREA		
			RA		
OBSERVAÇÕES:					
ESCOLA 9 SALAS DE AULA - MODELO DOIS PAV.					
PROJETO DE EXAUSTÃO					
COORDENAÇÃO CGEST - Coordenação Geral de Infraestrutura Educacional		PLANTA BAIXA DETALHE BLOCO C - SERVIÇO		EEX	
REVISÃO R.00		ESCALA INDICADA DATA EMISSAO JAN/2021		PRANCHA 01/02	
FORMATO A1 - 841 x 594 mm					