


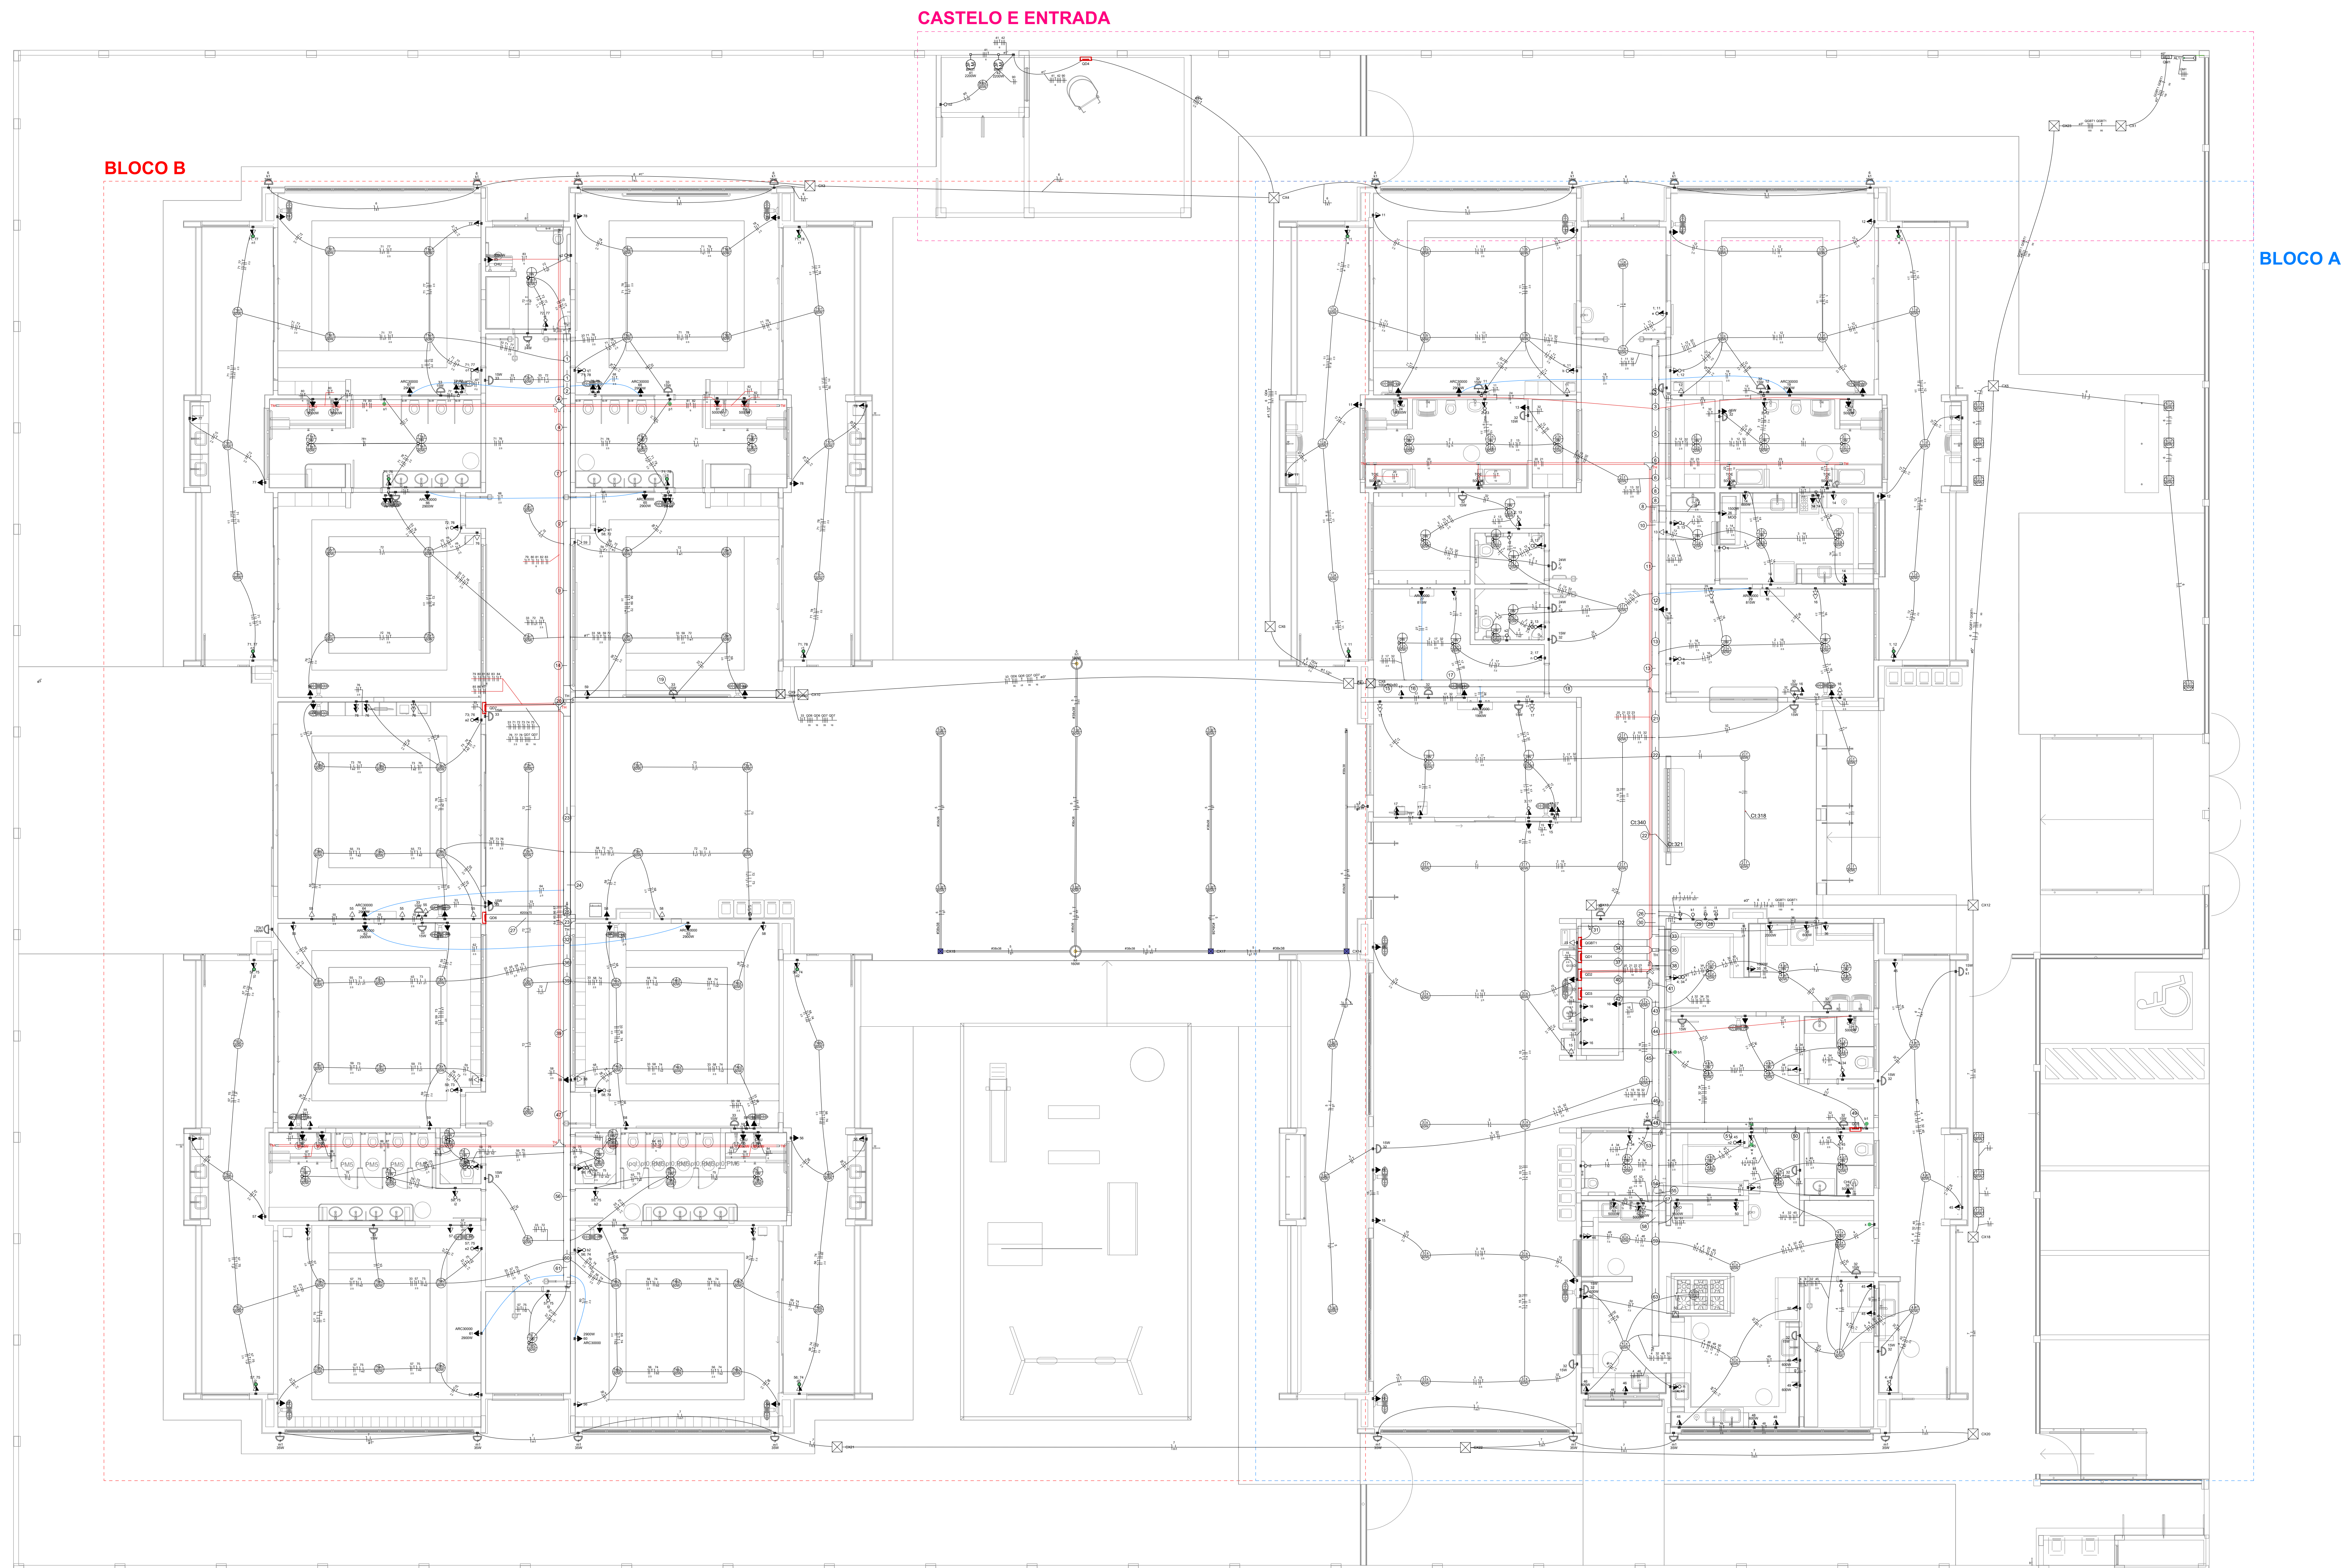

Legenda - Pavimento

	2 Tomadas baixas a 0,30m do piso
	2 Tomadas médias a 1,10m do piso
	Caixa de passagem
	Caixa de passagem 150x150x60 a 2,80 do piso
	Caixa de passagem 300x300x1000 no piso
	Cotovelo reto 90°
	Cruzeta (X) 90°
	Interruptor intermediário 1 tacle a - 1,10m do piso
	Interruptor paralelo 1 tacle - 1,10m do piso
	Interruptor paralelo e Tomada hexagonal a 1,10m do piso
	Interruptor simples 1 tacle - 1,10m do piso
	Interruptor simples 2 tacles - 1,10m do piso
	Interruptor simples 3 tacles - 1,10m do piso
	Interruptor simples e Tomada hexagonal a 1,10m do piso
	Interruptor simples e paralelo 2 tacles e Tomada hexagonal a 1,10m do piso
	Interruptor simples 2 tacles e Tomada hexagonal a 1,10m do piso
	Motor trifásico a 0,30m do piso
	Ponto genérico de luz
	Ponto genérico de luz 15W
	Ponto genérico de luz 100W
	Ponto genérico de luz 20W
	Ponto genérico de luz 250W
	Ponto genérico de luz 35W
	Ponto genérico de luz 50W
	Ponto genérico de luz 60W
	Ponto genérico de luz 80W
	Quadro de distribuição
	Quadro de medição
	Saída dupla para eletroduto
	Saída horizontal para eletroduto
	T horizontal 90°
	Terminal
	Tomada alta a 2,20m do piso
	Tomada baixa a 0,30m do piso
	Tomada média a 1,10m do piso
	Tomada no piso

NOTAS:

- EXECUTAR ESTE PROJETO JUNTAMENTE COM O PROJETO ESTRUTURAL;
- ANTES DA CONCRETEAGEM PREVER PASSAGEM PARA AS TUBULAÇÕES DENTRO DOS LIMITES ESTABELECIDOS PELA NBR 11820/14;
- PARA POSICIONAMENTO DAS LÂMINAS OBSERVAR LOCAÇÃO NA PLANTA DE FERRO;
- OS ELETRODUTOS QUE SEQUEM ATE O QUADRADO DE ALIMENTAÇÃO GERAL DEVERÃO SER EM PVC RÍGIDO ROSQUELADO;
- OS ELETRODUTOS APARENTES (PÁTEO) DEVERÃO SER DE C/04 GALVANIZADO;
- ALTERAÇÕES NESTE PROJETO SOMENTE COM AUTORIZAÇÃO EXPRESSA DO FINE.

REFERÊNCIAS:

- MEMORIAL DESCRITIVO E ESPECIFICAÇÕES TÉCNICAS;
- PLANILHA DE QUANTITATIVOS.

03	JANEIRO/2023	Revisão geral da disciplina conforme a atualização da arquitetura. Redimensionamento dos pontos de iluminação, tomadas de uso geral e específico para adequação da arquitetura e novo layout. Atualização a NBR 5410/2004.
02	JANEIRO/2017	Atendimento à NBR 9050/2015. Alteração: quadro de áreas, fechamento frontal, sanitários 1 e 2, altura da platibanda, mobiliário e equipamento, altura da cerâmica nos sanitários, cor dos porões dos solários e altura da porta PA4. Antes: gradil e quadro de cargas no cassão d'água, de dutos higiênicos e escaninhos pré-acessíveis.
01	JULHO/2016	Alteração paredes - shaft para tubulação hidráulica e detalhamento; alteração da altura da platibanda.
Nº	DATA	DESCRIÇÃO

CONTROLE DE REVISÕES	
 MINISTÉRIO DA EDUCAÇÃO	
PROJETO PADRÃO - FNE	
PROPRIETÁRIO:	
ENDEREÇO:	
MUNICÍPIO - UF:	
PROPRIETÁRIO:	
RESP. TÉCNICO: CAU / CREA	
AUTOR DO PROJETO: CAU / CREA	
APROVAÇÕES	CAU / CREA
PREFEITURA / RA	

1 PLANTA BAIXA TÉRREO - MAPA LOCALIZAÇÃO AMPLIAÇÕES
ESCALA 1/75

[illegible]

Legenda de fiação - Pavimento - Parte 2

(10)	
(11)	
(12)	
(13)	
(14)	
(15)	
(16)	

Legenda de fiação - Pavimento - Parte 3	
17	
18	
19	
20	
21	
22	

Legenda de 350 – Pavimento – Parte 4	
(23)	350 50 50 60 67 16 17 18 830 8

Legenda de faixas – Pavimento – Parte 5

30		1 2 3 4 5 6 7 8 12 13 14 15 16 17 18 19 20 21 22 23 24 25 26 27 28 29 30 31 32 33 34 35 36 37 38 39 40 41 42 43 44 45 46 47 48 49 50 51 52 53 54 55 56 57 58 59 60
		1 2 3 100
		1 2 3 100
		1 2 3 100
31		1 2 3 100
32		1 2 3 100
33		1 2 3 100
34		1 2 3 100

Legenda de sigla - Pavimento - Parte 6

35

1 2 3 4 5 6 7 8 9
 10 11 12 13 14 15 16 17 18
 19 20 21 22 23 24 25 26 27
 28 29 30 31 32 33 34 35 36
 37 38 39 40 41 42 43 44 45
 46 47 48 49 50 51 52 53 54
 55 56 57 58 59 60 61 62 63
 64 65 66 67 68 69 70 71 72
 73 74 75 76 77 78 79 80 81
 82 83 84 85 86 87 88 89 90
 91 92 93 94 95 96 97 98 99
 100

36

1 2 3 4 5 6 7 8 9
 10 11 12 13 14 15 16 17 18
 19 20 21 22 23 24 25 26 27
 28 29 30 31 32 33 34 35 36
 37 38 39 40 41 42 43 44 45
 46 47 48 49 50 51 52 53 54
 55 56 57 58 59 60 61 62 63
 64 65 66 67 68 69 70 71 72
 73 74 75 76 77 78 79 80 81
 82 83 84 85 86 87 88 89 90
 91 92 93 94 95 96 97 98 99
 100

37

1 2 3 4 5 6 7 8 9
 10 11 12 13 14 15 16 17 18
 19 20 21 22 23 24 25 26 27
 28 29 30 31 32 33 34 35 36
 37 38 39 40 41 42 43 44 45
 46 47 48 49 50 51 52 53 54
 55 56 57 58 59 60 61 62 63
 64 65 66 67 68 69 70 71 72
 73 74 75 76 77 78 79 80 81
 82 83 84 85 86 87 88 89 90
 91 92 93 94 95 96 97 98 99
 100

38

1 2 3 4 5 6 7 8 9
 10 11 12 13 14 15 16 17 18
 19 20 21 22 23 24 25 26 27
 28 29 30 31 32 33 34 35 36
 37 38 39 40 41 42 43 44 45
 46 47 48 49 50 51 52 53 54
 55 56 57 58 59 60 61 62 63
 64 65 66 67 68 69 70 71 72
 73 74 75 76 77 78 79 80 81
 82 83 84 85 86 87 88 89 90
 91 92 93 94 95 96 97 98 99
 100

39

1 2 3 4 5 6 7 8 9
 10 11 12 13 14 15 16 17 18
 19 20 21 22 23 24 25 26 27
 28 29 30 31 32 33 34 35 36
 37 38 39 40 41 42 43 44 45
 46 47 48 49 50 51 52 53 54
 55 56 57 58 59 60 61 62 63
 64 65 66 67 68 69 70 71 72
 73 74 75 76 77 78 79 80 81
 82 83 84 85 86 87 88 89 90
 91 92 93 94 95 96 97 98 99
 100

Legenda de fiação - Pavimento - Parte 7

(40)

(41)

(42)

(43)

(44)

(45)

(46)

(47)

(48)

(49)

(50)

[illegible]


Legenda de floção - Pavimento - Parte 9	
(57)	
(58)	
(59)	
(60)	
(61)	
(62)	

Legenda (da)	
CHU	Pontos de força - Uso especial
ARC22000	Pontos de força - Uso especial
ARC30000	Pontos de força - Uso especial
ARC50000	Pontos de força - Uso especial
MOO	Pontos de força - Uso especial
100x100x80	PVC - Itado - 100x100x80 mm
BRST	Tubo - Itado - 100x100x100 - 8
CTR	Cotovelos rete 90° - 50x50mm
CZ	Cruzeira (X) 90° sem Tampa
TH	T horizontal 90° - 200x75mm
TM	T horizontal 90° - 50x50mm
TM	Terminal - 200x100mm
TM	Terminal - 50x50mm
TH	T horizontal 90° - 200x100mm
TH	T horizontal 90° sem Tampa
TM	Terminal - 150x75mm
TM	Terminal - 200x100mm
TM	Terminal - 38x38mm

00000000 - Pagamento
 00000000 - Chuveiro 5000 W
 00000000 - Condicionador de ar Split 22000BTU
 00000000 - Condicionador de ar Split 30000BTU
 00000000 - Condicionador de ar Split 9000BTU
 00000000 - Microondas 1500w - média
 00000000 - Torneira elétrica.
 00000000 - Baixa redequale - 3cv trifásico
 00000000 - 00x50mm
 00000000 - 00x100mm

[illegible]

BLOCO B

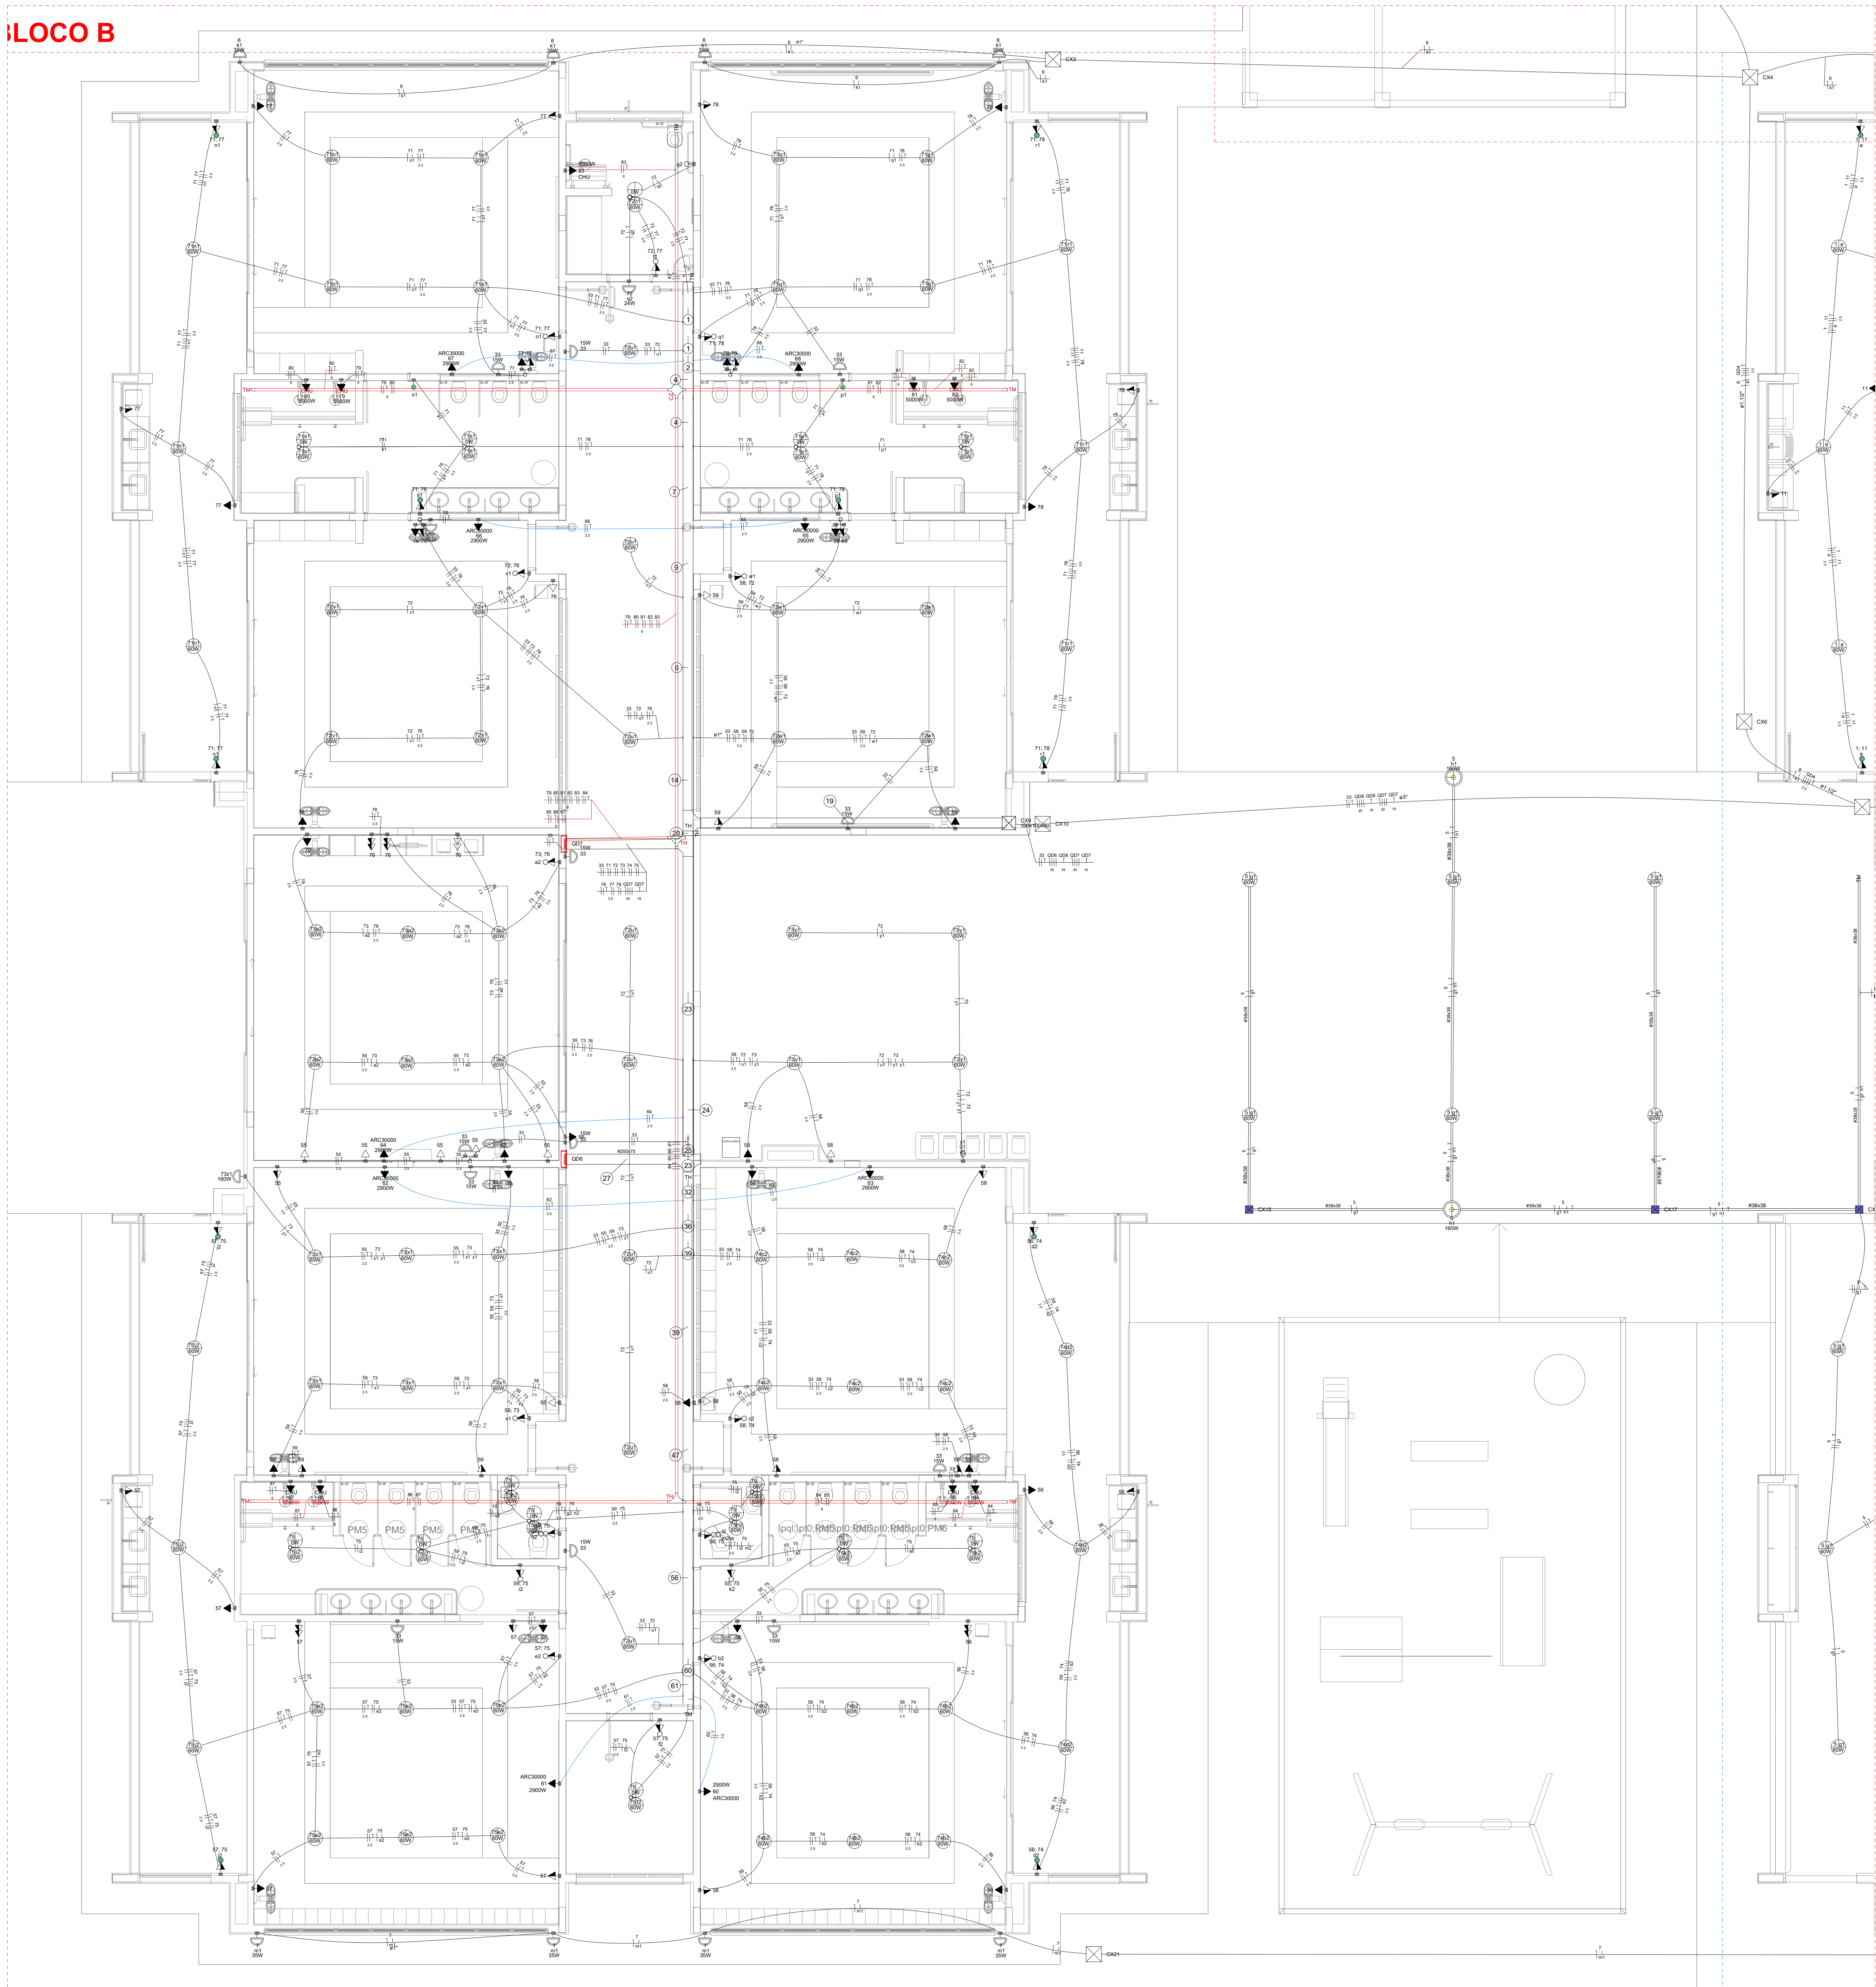

Legenda de fiação - Pavimento - Parte 1	Legenda de fiação - Pavimento - Parte 2	Legenda de fiação - Pavimento - Parte 3	Legenda de fiação - Pavimento - Parte 4	Legenda de fiação - Pavimento - Parte 5
1	10	18	25	32
2	11	19	26	33
3	12	20	27	34
4	13	21	28	35
5	14	22	29	36
6	15	23	30	
7	16	24	31	
8	17			
9				

Legenda de fiação - Pavimento - Parte 6	Legenda de fiação - Pavimento - Parte 7	Legenda de fiação - Pavimento - Parte 8
37	43	53
38	44	54
39	45	55
40	46	56
41	47	57
42	48	58
	49	59
	50	60
	51	61
		62

Legenda das indicações - Pavimento	
CHU	Pontos de força - Uso específico - Chuveiro 5000 W
ARC20000	Pontos de força - Uso específico - Condicionador de ar Split 22000BTU
ARC30000	Pontos de força - Uso específico - Condicionador de ar Split 30000BTU
ARC30000	Pontos de força - Uso específico - Condicionador de ar Split 30000BTU
MOO	Pontos de força - Uso específico - Microondas 1500w - média
TOE	Pontos de força - Uso específico - Torneira elétrica
100x100x60	PVC - Teto - 100x100x60mm
BRST	Tomada - uso específico - Bomba reaquece - 3cv trifásico
TH	T horizontal 90° - 200x75mm
TH	T horizontal 90° - 200x75mm
TM	Terminal - 200x100mm
TM	Terminal - 50x50mm
TH	T horizontal 90° - 200x75mm
TH	T horizontal 90° - 200x75mm
TM	Terminal - 150x75mm
TM	Terminal - 200x100mm

Legenda - Pavimento	
2	2 Tomadas baixas a 0,30m do piso
2	2 Tomadas médias a 1,10m do piso
	Caixa de passagem
	Caixa de passagem 150x150x80 a 2,80 do piso
	Caixa de passagem 300x300x300 no piso
	Colôvelo reto 90°
	Interruptor intermediário 1 tacle - 1,10m do piso
	Interruptor paralelo 1 tacle - 1,10m do piso
	Interruptor paralelo e Tomada hexagonal a 1,10m do piso
	Interruptor simples 1 tacle - 1,10m do piso
	Interruptor simples 2 tacles - 1,10m do piso
	Interruptor simples e Tomada hexagonal a 1,10m do piso
	Interruptor simples e paralelo 2 tacles e Tomada hexagonal a 1,10m do piso
	Interruptores simples 2 tacles e Tomada hexagonal a 1,10m do piso
	Muroze reticulado a 0,30m do piso
	Ponto genérico de luz
	Ponto genérico de luz 15W
	Ponto genérico de luz 160W
	Ponto genérico de luz 20W
	Ponto genérico de luz 250W
	Ponto genérico de luz 35W
	Ponto genérico de luz 50W
	Ponto genérico de luz 60W
	Ponto genérico de luz 80W
	Quanto de distribuição
	Quanto de medição
	Saída dupla para eletroduto
	Saída horizontal para eletroduto
	T horizontal 90°
	Terminal
	Tomada alta a 2,20m do piso
	Tomada baixa a 0,30m do piso
	Tomada média a 1,10m do piso
	Tomada no piso

Legenda de condutos	
	Dieta Teto Alta Média Baixa
	Ar Cond.
	Chuveiro
	Piso

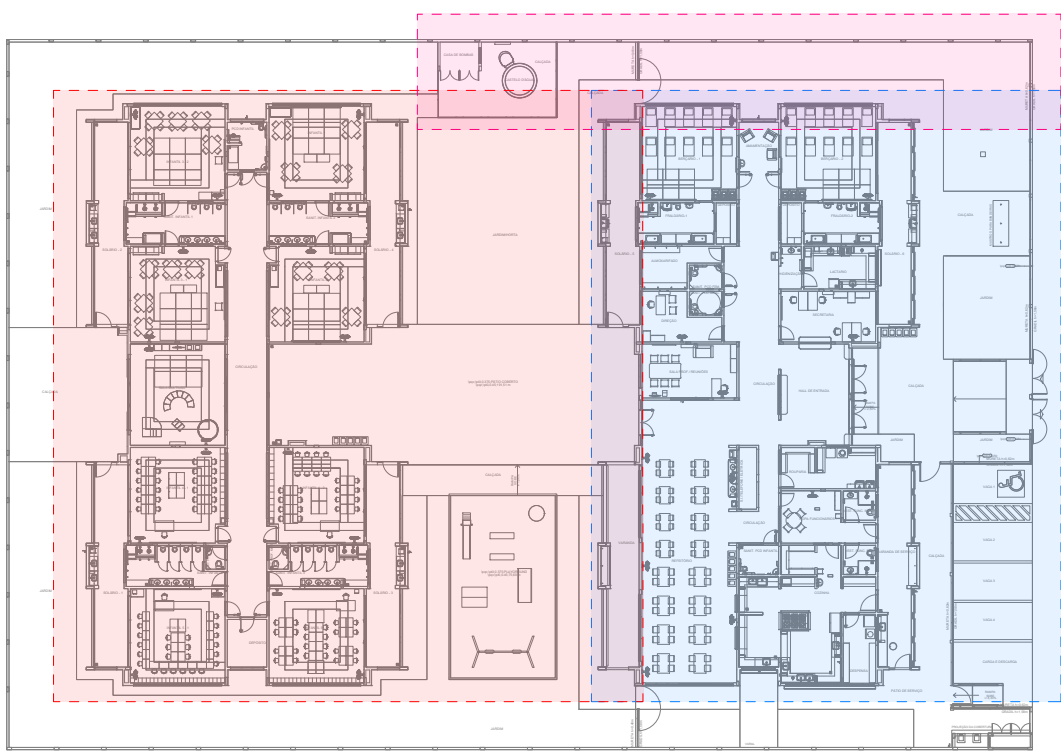


DIAGRAMA DE LOCALIZAÇÃO DOS BLOCOS A/B e CASTELO D'ÁGUA

NOTAS:

- EXECUTAR ESTE PROJETO JUNTAMENTE COM O PROJETO ESTRUTURAL;
- ANTES DA CONCRETAGEM PREVER PASSAGEM PARA AS TUBULAÇÕES DENTRO DOS LIMITES ESTABELECIDOS NA NBR 6118:2014;
- PARA POSICIONAMENTO DAS LUMINÁRIAS OBSERVAR LOCAÇÃO NA PLANTA DE FORRO;
- OS ELETRÓDUTOS QUE SEGUER ATÉ O QUADRO DE ALIMENTAÇÃO GERAL DEVERÃO SER EM PVC RÍGIDO ROSCÁVEL;
- OS ELETRÓDUTOS APARENTES (PATO) DEVERÃO SER DE AÇO GALVANIZADO;
- ALTERAÇÕES NESTE PROJETO SOMENTE COM AUTORIZAÇÃO EXPRESSA DO FNDE.

REFERÊNCIAS:

- MEMORIAL DESCRITIVO E ESPECIFICAÇÕES TÉCNICAS;
- PLANILHA DE QUANTITATIVOS.

03	JANEIRO/2023	Revisão geral da disciplina conforme a atualização da arquitetura. Reposicionamento dos pontos de iluminação, tomadas de uso geral e específico para adequação da arquitetura a novo layout. Adequação a NBR 5419:2004.
02	JANEIRO/2017	Adequação a NBR 9050:2015. Alteração: quadro de áreas, fechamento frontal, sanitários 1 e 2, altura da plataforma, mobiliário e equipamento, altura da cerâmica nos sanitários, cor dos portões dos sanitários e altura da porta PMd. Acrescimento: gradil e quadro de cargas no castelo d'água, de duchas higiênicas e escaninhos pré-escola.
01	JULHO/2016	Alteração paredes - shaft para tubulação hidráulica e detalhamento; alteração da altura da plataforma.
Nº	DATA	DESCRIÇÃO

CONTROLE DE REVISÕES

FNDE MINISTÉRIO DA EDUCAÇÃO	
PROJETO PADRÃO - FNDE	
PROPRIETÁRIO:	
ENDEREÇO:	
MUNICÍPIO - UF:	
PROPRIETÁRIO:	
RESP. TÉCNICO:	CAU / CREA
AUTOR DO PROJETO:	CAU / CREA
APROVAÇÕES	CAU / CREA
PREFEITURA / RA	
OBSERVAÇÕES:	
COORDENAÇÃO	
PROJETO ELÉTRICO	
FIACÇÃO	
BLOCO B	
ELE	
PRANCHAS	
02/05	
REVISÃO	
R.00 R.03	
R.01	
R.02	
ESCALA	
1:50	
DATA EMISSÃO	
JAN/2023	
FORMATO	
(1189x841)	



CAU/BR

Conselho de Arquitetura
e Urbanismo do Brasil

RRT 11530515

Registro de Responsabilidade Técnica - RRT

Documento assinado eletronicamente por MATHEUS HENRIQUE SANTOS SOUZA Mat. 977166-2 em 23/02/2026 às 13:00:01.

1. RESPONSÁVEL TÉCNICO

Nome Civil/Social: VAGNER GONÇALVES WOJCICKOSKI
Título Profissional: Arquiteto(a) e Urbanista

CPF: 836.XXX.XXX-68
Nº do Registro: 000A650285

2. DETALHES DO RRT

Nº do RRT: SI11530515R01CT001
Data de Cadastro: 11/02/2025
Data de Registro: 11/02/2025

Modalidade: RRT SIMPLES
Forma de Registro: RETIFICADOR
Forma de Participação: INDIVIDUAL

2.1 Valor do RRT

DOCUMENTO ISENTO DE PAGAMENTO

3. DADOS DO SERVIÇO/CONTRATANTE

3.1 Serviço 001

Contratante: FNDE - Fundo Nacional de Desenvolvimento da Educação -
Ministério da Educação
Tipo: Pessoa Jurídica de Direito Público
Valor do Serviço/Honorários: R\$1.000,00

CPF/CNPJ: 00.XXX.XXX/0001-81
Data de Início: 10/08/2021
Data de Previsão de Término: 26/01/2022

3.1.1 Endereço da Obra/Serviço

País: Brasil
Tipo Logradouro: QUADRA
Logradouro: SBS 2
Bairro: ASA SUL

CEP: 70070120
Nº: 2
Complemento: Bloco F Ed. FNDE
Cidade/UF: BRASÍLIA/DF

3.1.2 Atividade(s) Técnica(s)

Grupo: PROJETO	Quantidade: 1.545,99
Atividade: 1.5.11 - Projeto de cabeamento estruturado, automação e lógica em edifícios	Unidade: metro quadrado
Grupo: PROJETO	Quantidade: 1.545,99
Atividade: 1.3.5 - Projeto de ventilação, exaustão e climatização	Unidade: metro quadrado
Grupo: PROJETO	Quantidade: 1.545,99
Atividade: 1.7.1 - Memorial descritivo	Unidade: metro quadrado
Grupo: PROJETO	Quantidade: 1.545,99
Atividade: 1.7.3 - Orçamento	Unidade: metro quadrado
Grupo: PROJETO	Quantidade: 1.545,99
Atividade: 1.7.4 - Cronograma	Unidade: metro quadrado
Grupo: PROJETO	Quantidade: 1.545,99
Atividade: 1.5.1 - Projeto de instalações hidrossanitárias prediais	Unidade: metro quadrado
Grupo: PROJETO	Quantidade: 1.545,99
Atividade: 1.5.2 - Projeto de instalações prediais de águas pluviais	Unidade: metro quadrado
Grupo: PROJETO	Quantidade: 1.545,99



Atividade: 1.5.3 - Projeto de instalações prediais de gás canalizado
Grupo: PROJETO
Atividade: 1.5.7 - Projeto de instalações elétricas prediais de baixa tensão

Unidade: metro quadrado
Quantidade: 1.545,99
Unidade: metro quadrado

3.1.3 Tipologia

Tipologia: Institucional

3.1.4 Descrição da Obra/Serviço

Revisão (R03) Projetos Complementares Creche Proinfância Tipo 1 Modelo Padrão FNDE - Atualização dos projetos complementares para Building Information Modeling.

3.1.5 Declaração de Acessibilidade

Declaro o atendimento às regras de acessibilidade previstas em legislação e em normas técnicas pertinentes para as edificações abertas ao público, de uso público ou privativas de uso coletivo, conforme § 1º do art. 56 da Lei nº 13146, de 06 de julho de 2015.

4. RRT VINCULADO POR FORMA DE REGISTRO

Nº do RRT	Contratante	Forma de Registro	Data de Registro
SI11530515R01CT001	FNDE - Fundo Nacional de Desenvolvimento da Educação - Ministério da Educação	RETIFICADOR	11/02/2025

5. DECLARAÇÃO DE VERACIDADE

Declaro para os devidos fins de direitos e obrigações, sob as penas previstas na legislação vigente, que as informações cadastradas neste RRT são verdadeiras e de minha responsabilidade técnica e civil.

6. ASSINATURA ELETRÔNICA

Documento assinado eletronicamente por meio do SICCAU do arquiteto(a) e urbanista VAGNER GONÇALVES WOJCICKOSKI, registro CAU nº 000A650285, na data e hora: 2025-02-11 09:15:40, com o uso de login e de senha. O **CPF/CNPJ** está oculto visando proteger os direitos fundamentais de liberdade, privacidade e o livre desenvolvimento da personalidade da pessoa natural (**LGPD**).

